


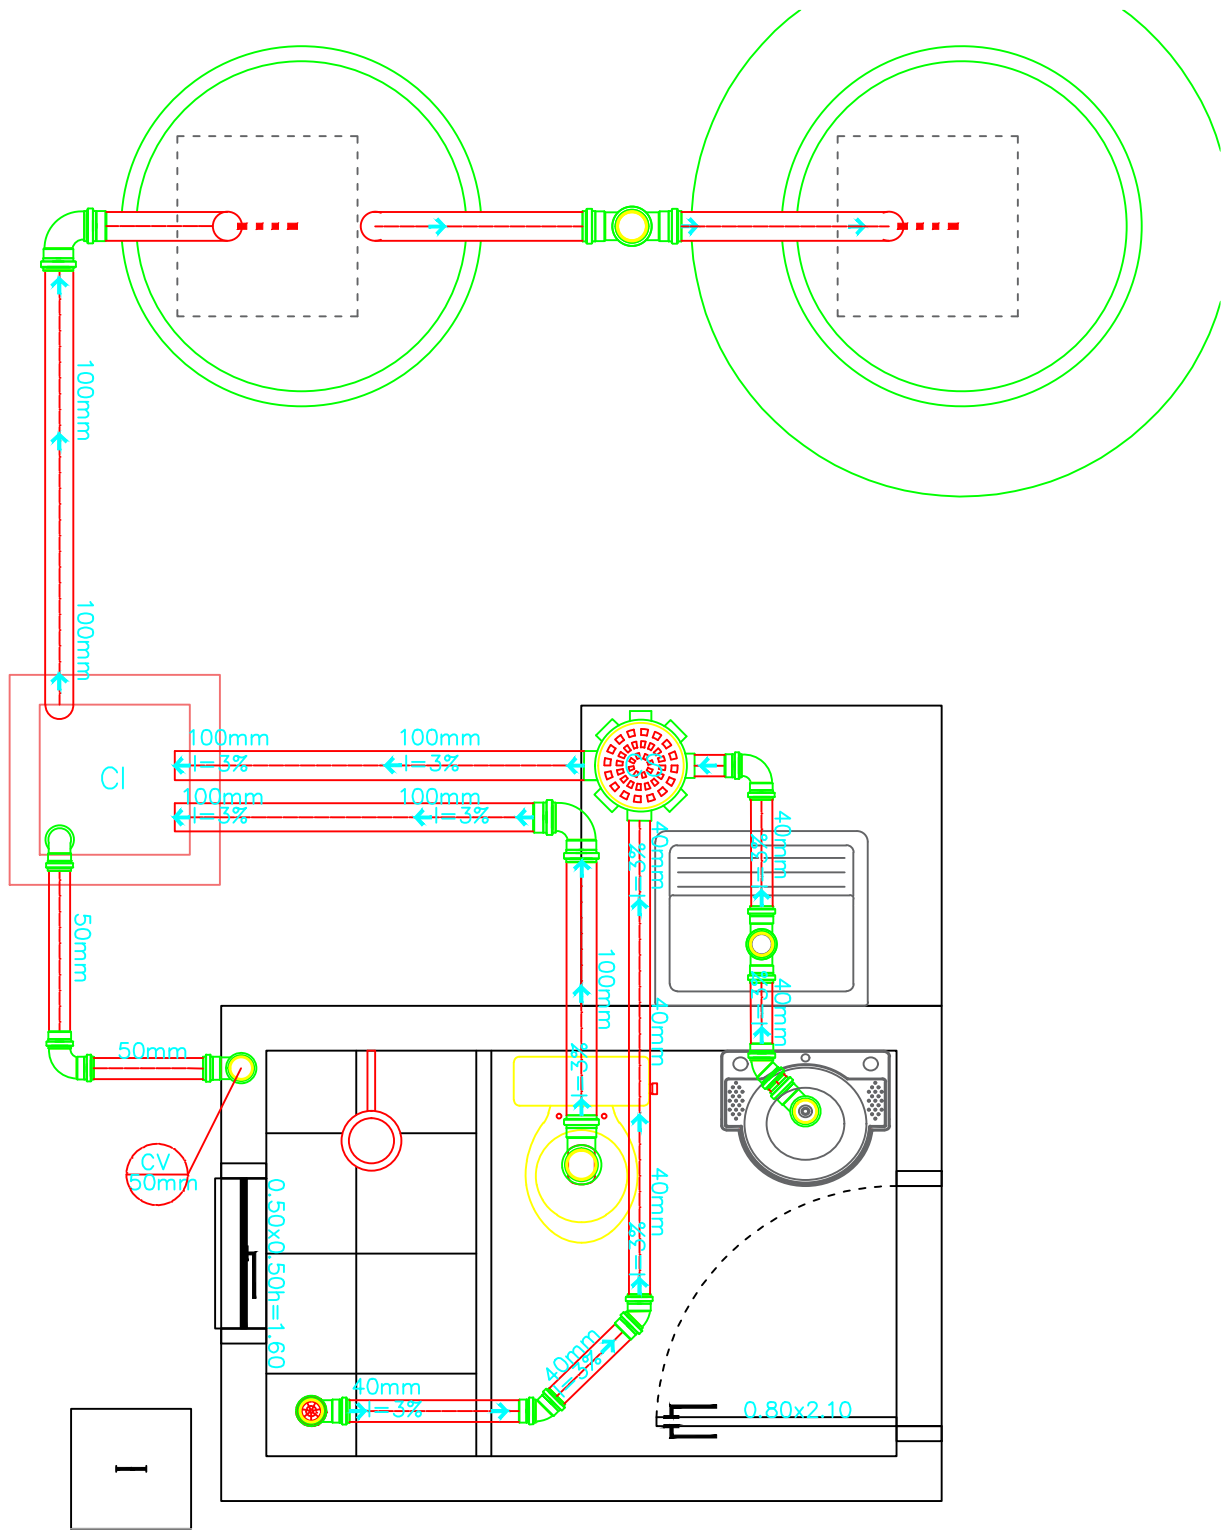

BLOCO	DESCRIÇÃO	UNID.
	CAIXA SINONADA	
	CAIXA DE INSPEÇÃO EM ALVENARIA / 60X60X50	
	CAIXA DE GORDURA 150x150x50	
	COTOVELO DE 40MM / 90°	
	COTOVELO DE 40MM / 45°	
	COTOVELO DE 100MM / 90°	
	COTOVELO DE 50MM / 90°	
	CURVA DE 40MM / 90°	
	CURVA DE 100MM / 90°	
	CURVA DE 50MM / 90°	
	COTOVELO DE 50MM / 90°	
	COTOVELO DE 50MM / 90°	

Tamires Queiroz Matos
Engenheira Civil
CREA/BA 054404104-6

RESPONSÁVEL TÉCNICO: TAMIRES QUEIROZ DE MATOS

INTERESSADO: PREFEITURA MUNICIPAL DE PIRIPÁ	RESP. TÉCNICO/PROJETO: TAMIRES QUEIROZ DE MATOS
SITO: PIRIPÁ - BA	PROJETO ARQUITETÔNICO: PLANTA BAIXA DE HIDROSSANITÁRIO
TÍTULO: PLB - HIDROSSANITÁRIO	
ESCALA: 1/25	DATA: Dezembro 2018
ARQUIVO: 03-12 PLANTA BAIXA DE HIDROSSANITÁRIO	UNIDADE: METROS
FOLHA: 03 / 12	