


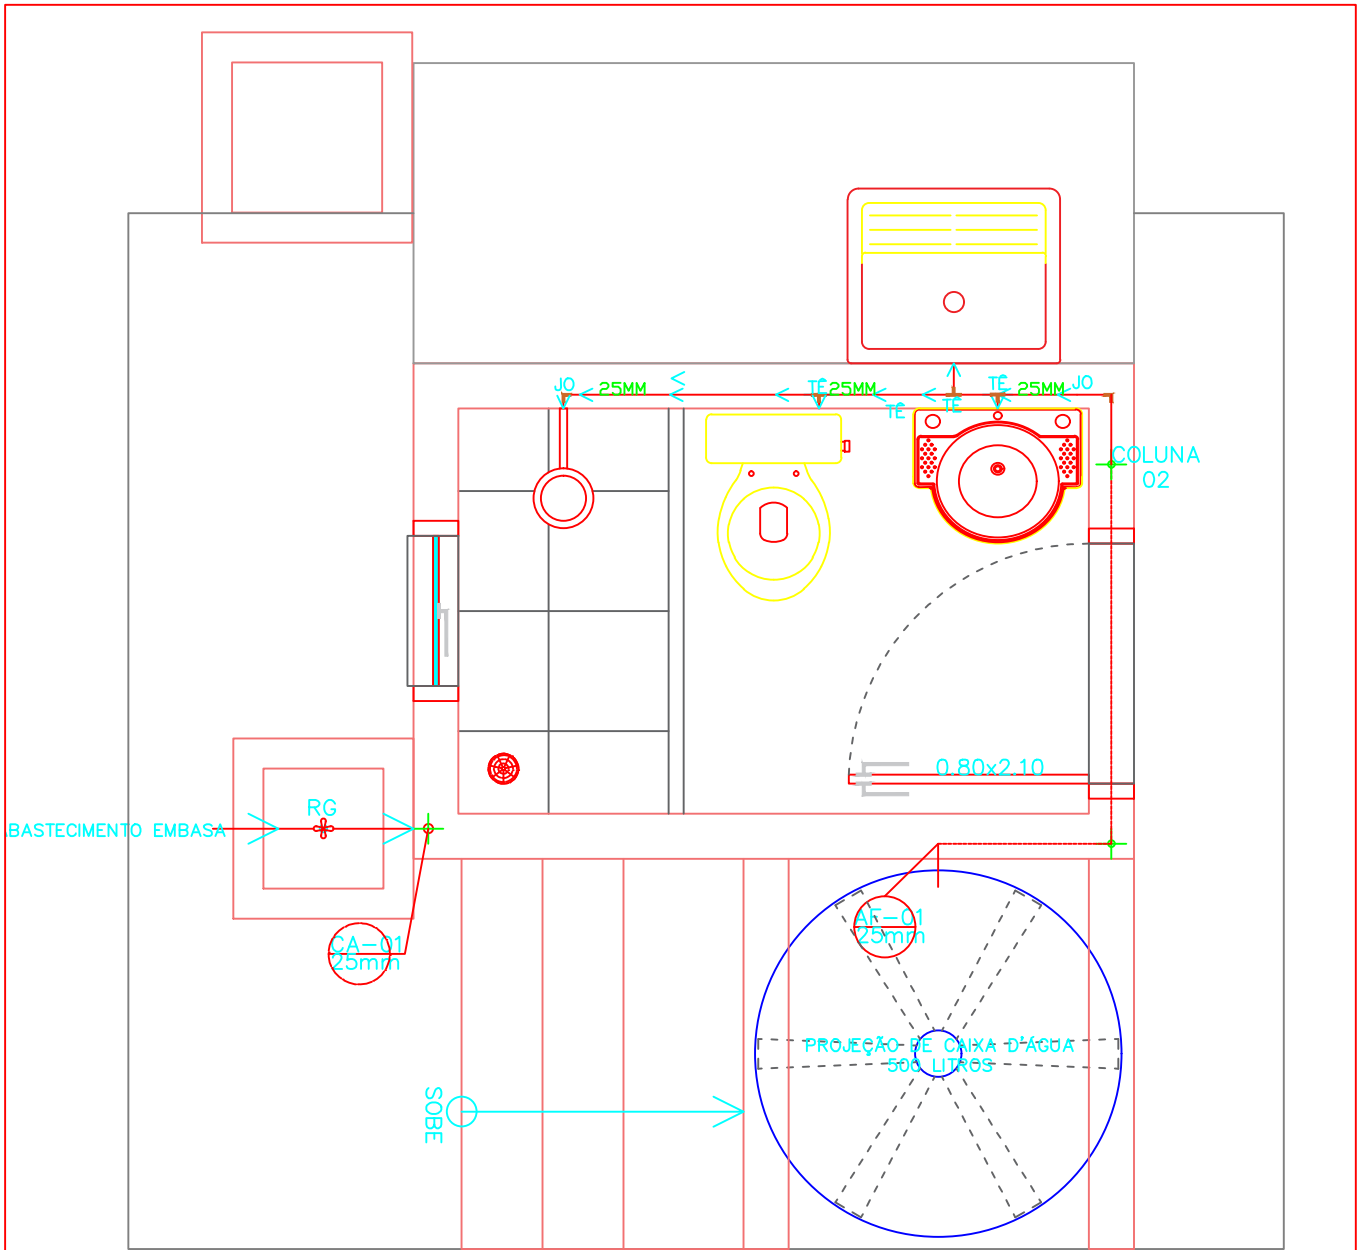

PLB - HIDRÁULICA
ESCALA: 1/25

BLOCO	DESCRIÇÃO
	INDICAÇÃO DE COLUNA DE ÁGUA.
	JOELHO DE PVC SOLDÁVEL 90° 25MM
	TÊ DE PVC SOLDÁVEL 25MM
	REGISTRO DE GAVETA
	REGISTRO DE PRESSÃO 25MM
	SEGUIMENTO DE TUBO
	SENTIDO DO FLUXO DE ÁGUA

Tamires Queiroz Matos
Engenheira Civil
CREA/BA 054494704-6

RESPONSÁVEL TÉCNICO: TAMIRES QUEIROZ DE MATOS			
INTERESSADO: PREFEITURA MUNICIPAL DE PIRIPÁ		RESP. TÉCNICO/PROJETO: TAMIRES QUEIROZ DE MATOS	
SITO: PIRIPÁ - BA		PROJETO ARQUITETÔNICO: PLANTA BAIXA DE HIDRÁULICA	
TÍTULO: PLB - HIDRÁULICA			
ESCALA: 1/25	DATA: Dezembro 2018	ARQUIVO: BA-12 PLANTA BAIXA DE HIDRÁULICA (ÁGUA FRIA)	UNIDADE: METROS
			FOLHA: 04 / 12