



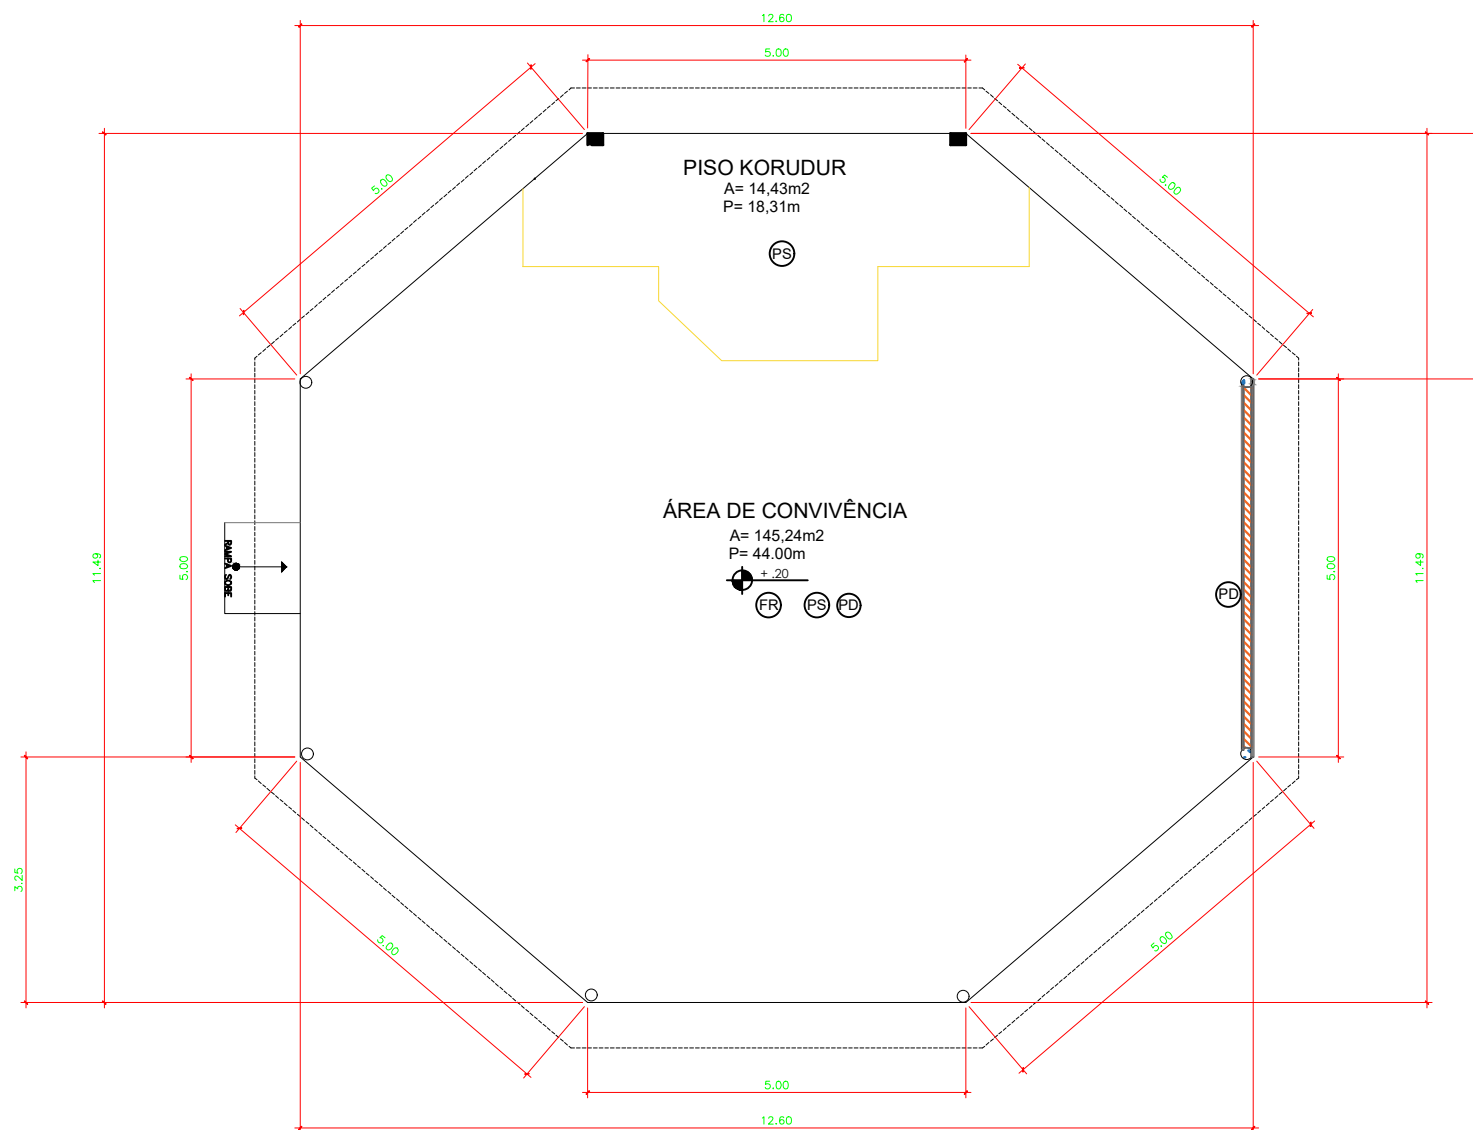

01 PLANTA BAIXA
ESC.1/ 100

QUADRO DE SERVIÇOS			
N	ITENS	CONSTRUIR	QUANT.
FR	FORRO	INSTALAÇÃO DE NOVO FORRO PVC COMPLETO	120,11 M²
PS	PISO	EXECUÇÃO DE PISO EM KORODUR NA ÁREA DEMOLIDA E POLIMENTO EM PISO EXISTENTE	14,43M²
PD	PAREDE	PREPARAÇÃO DE SUPERFÍCIE COM APLICAÇÃO DE MASSA PVA CORRIDA, LIXAMENTO E PINTURA DE PAREDE.	15,00M²
PD	ELÉTRICA	REVISÃO ELÉTRICA E REPOSICIONAMENTO DA CAIXA DE DISTRIBUIÇÃO E PONTOS DE TOMADAS	15,00M²

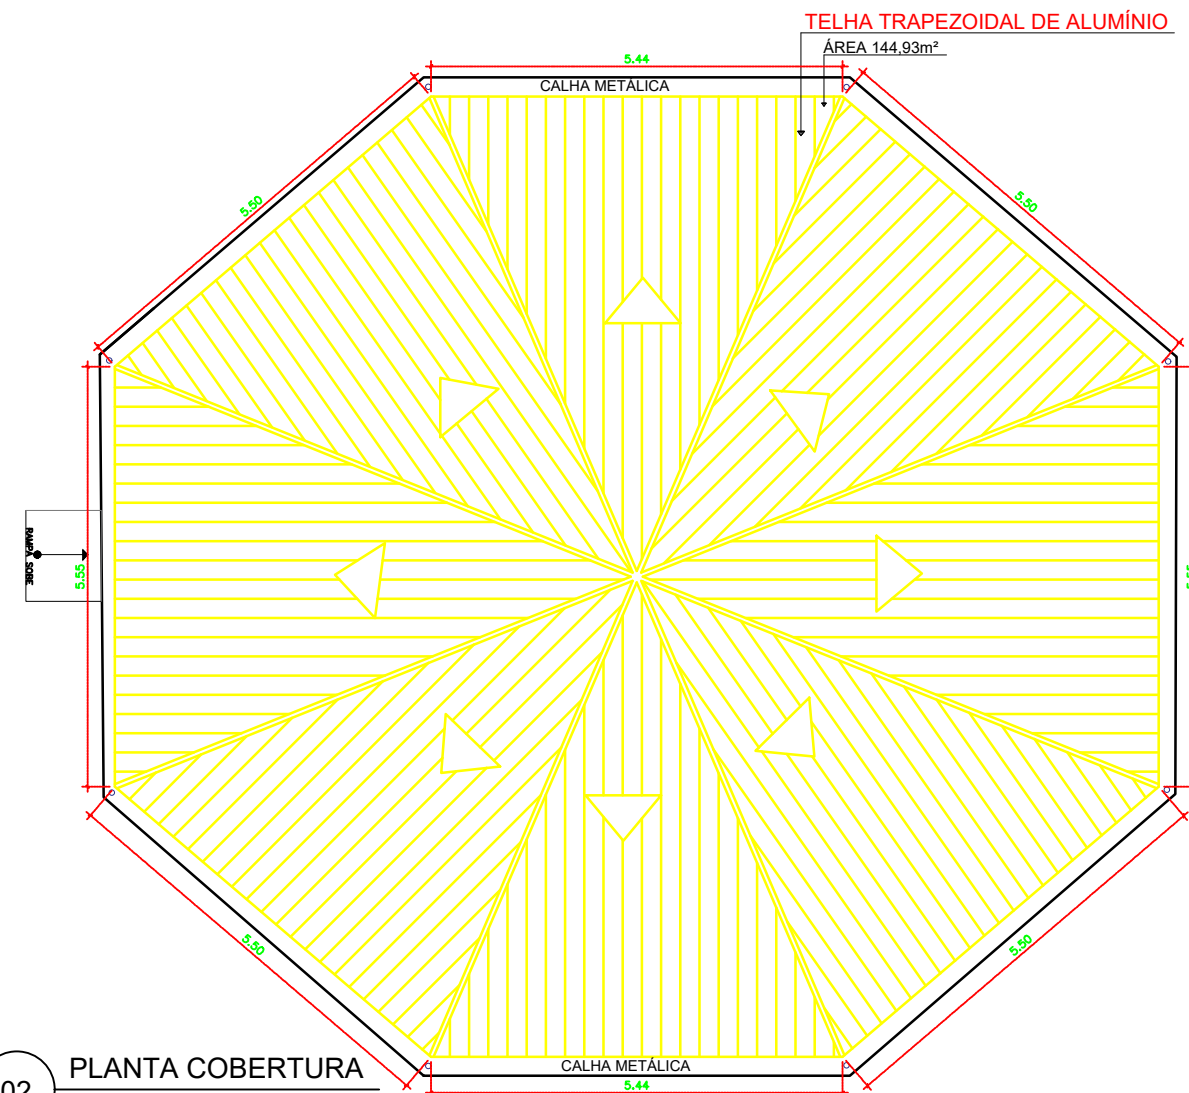

02 PLANTA COBERTURA
ESCALA 1/ 100

		PREFEITURA MUNICIPAL DE SILVES SECRETARIA MUNICIPAL DE OBRAS			
PROJETO: PROJETO DE REFORMA DO CENTRO DE CONVIVÊNCIA DO IDOSO LINDOLEO VIANA GRANA					
CONVENENTE : PREFEITURA MUNICIPAL DE SILVES			FONTE: RECURSO PRÓPRIO		
PREFEITO : RAIMUNDO PAULINO DE ALMEIDA GRANA					
ASSUNTO: PLANTA BAIXA - CONSTRUIR				FOLHA: 03/07	
RESPONSÁVEL TÉCNICO ARQ. ADAILZA VILAÇO DE MELO CAU-A150873-3			RRT Nº:		ESCALA: 1:100