
 



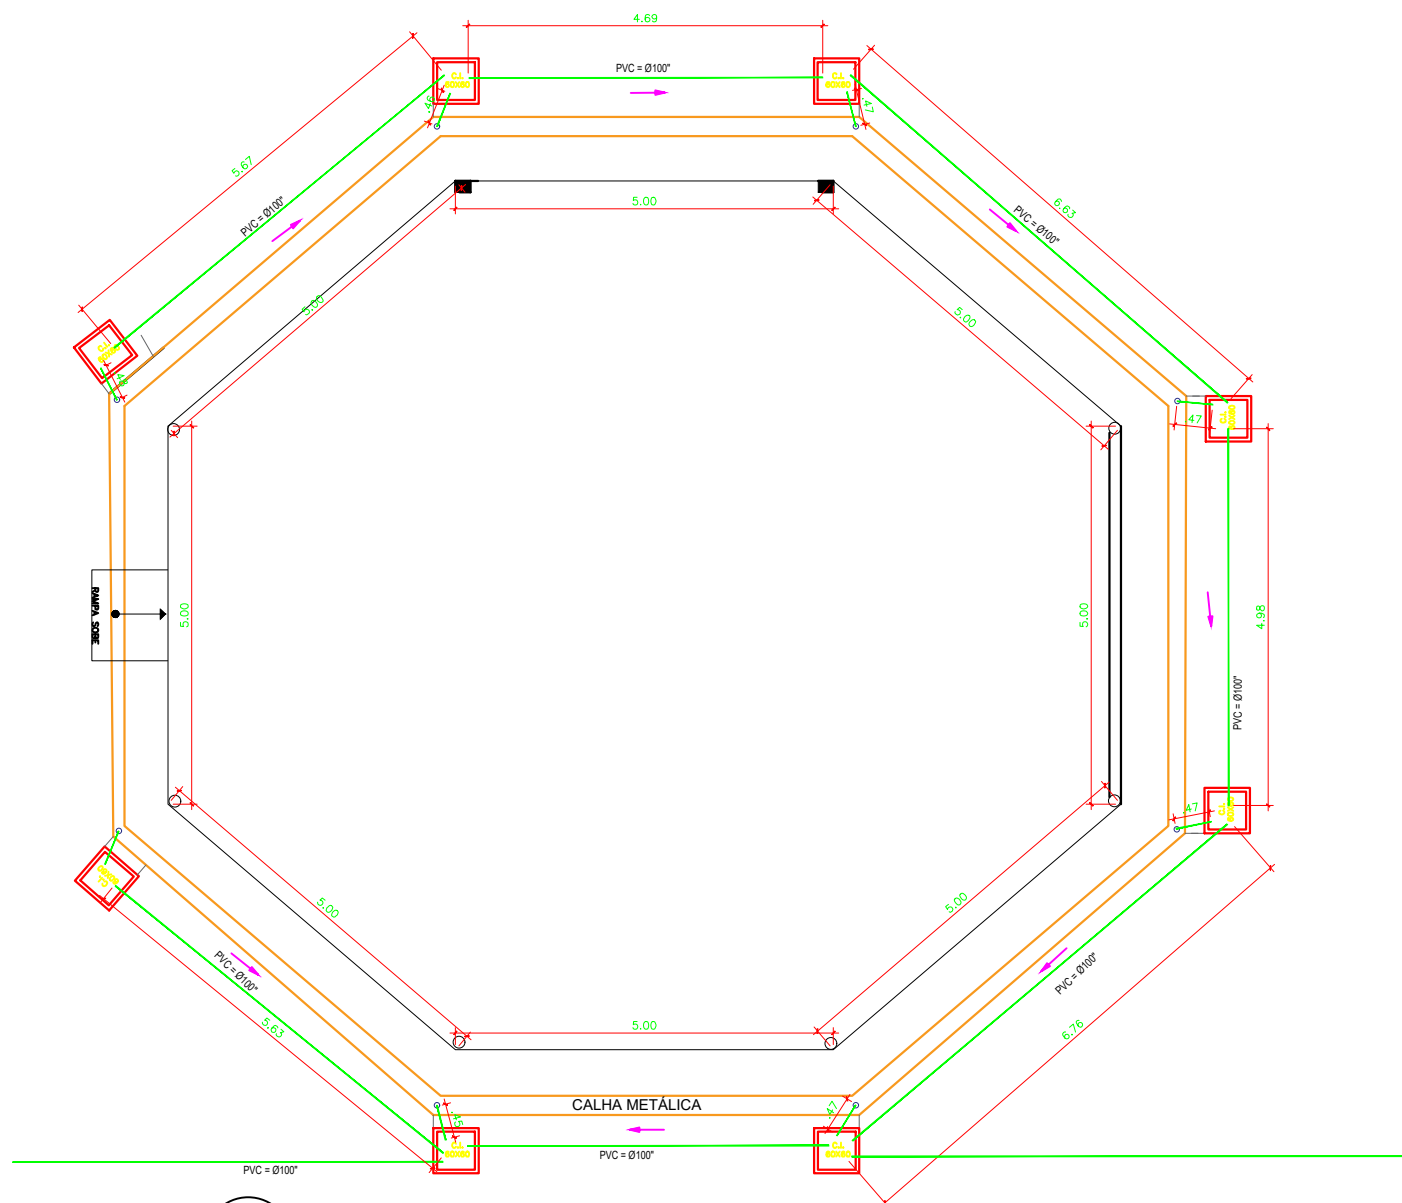

01 PLANTA BAIXA - DRENAGEM
ESCALA 1/ 100




PLANTA BAIXA-CAIXA PASSAGEM

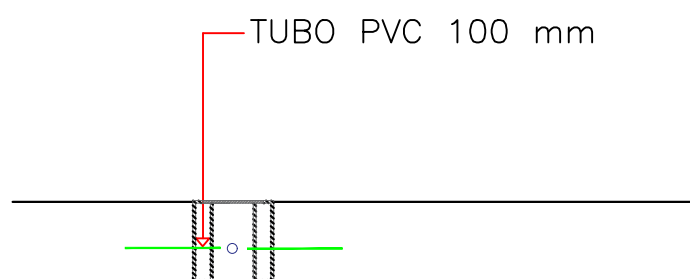

LEGENDA	
SIMB	DESCRIÇÃO
	TUBO PVC 100MM
	CAIXA ENTERRADA

QUADRO DE MATERIAIS		
N	ITENS	QUANT.
01	TUBO 100mm	145,37M²
02	CAIXAS DE PASSAGENS	08 unid
03	GRELHAS	08 unid
04	LUVAS Ø100mm	02 unid
05	JOELHOS 45° Ø100mm	16 unid
06	JOELHOS 90° Ø100mm	08 unid

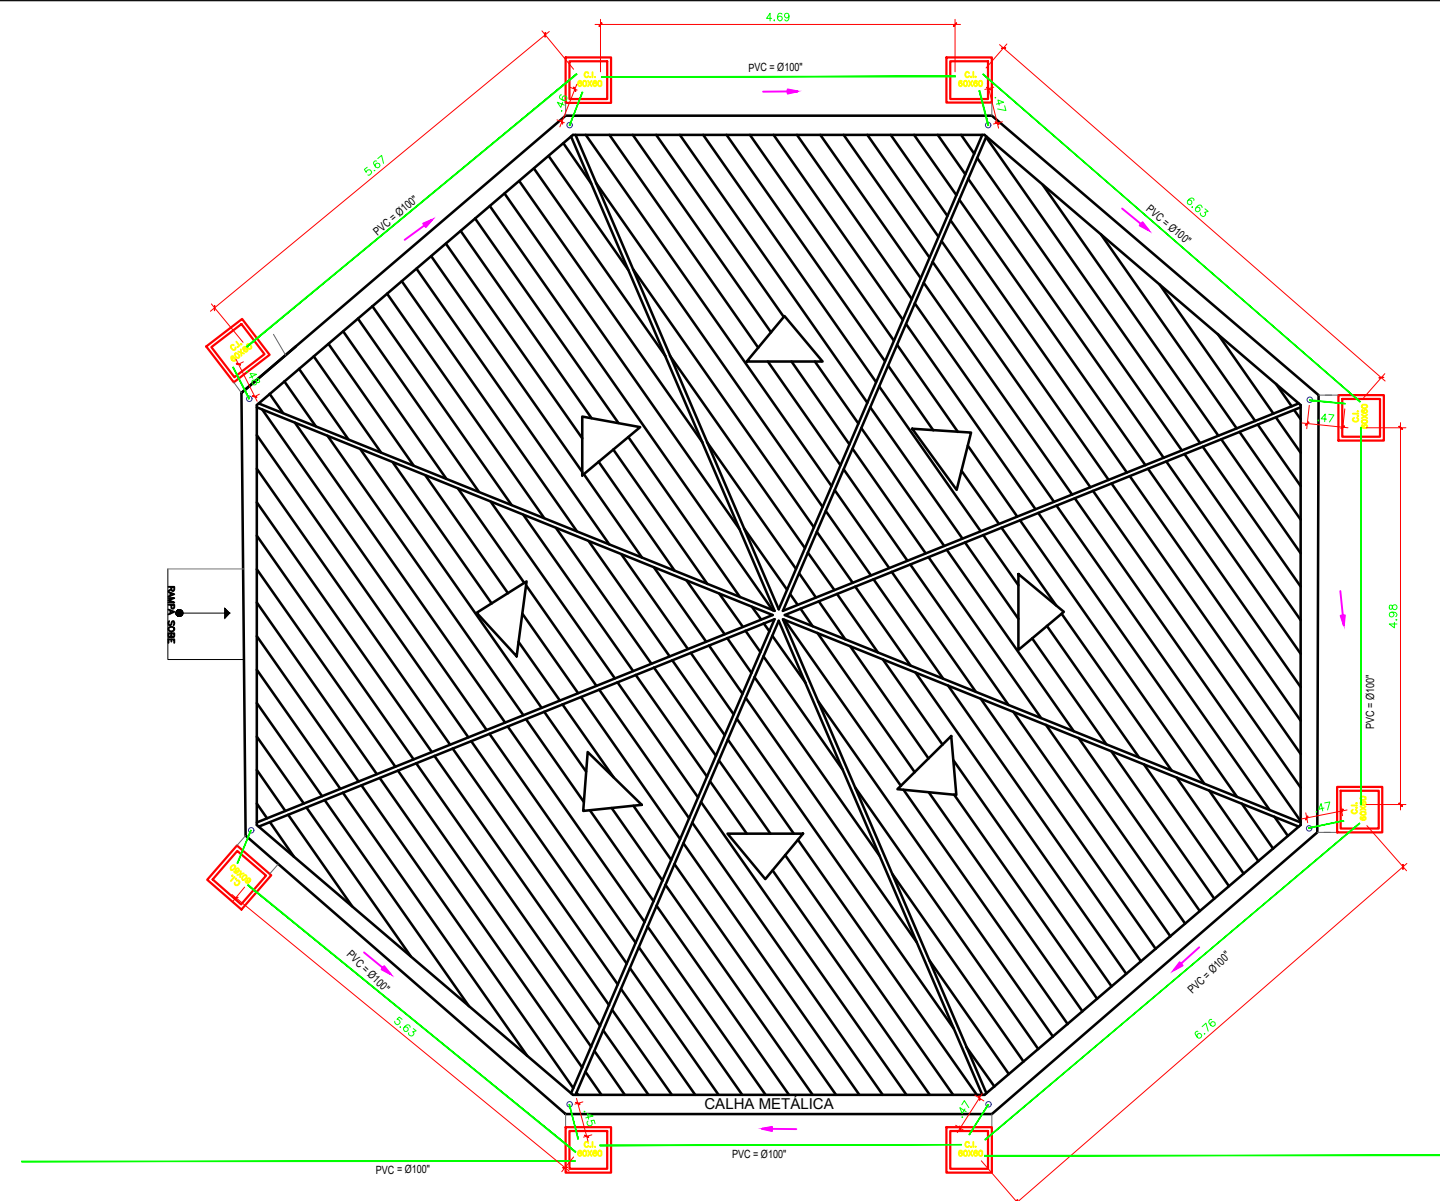

02 PLANTA BAIXA - COBERTURA
ESCALA 1/ 100

QUADRO DE SERVIÇOS			
N	ITENS	SERVIÇOS	QUANT.
01	DRENAGEM	O SISTEMA DE ESCOAMENTO DAS CAIXAS DE PASSAGEM DAS AGUAS PLUVIAIS SERÁ LIGADO AO SISTEMA DE ESCOAMENTO DA PISCINA	145,37M²



PREFEITURA MUNICIPAL DE SILVES
SECRETARIA MUNICIPAL DE OBRAS



PROJETO:	PROJETO DE REFORMA DO CENTRO DE CONVIVÊNCIA DO IDOSO LINOLEO VIANA GRANA		
CONVENIENTE:	PREFEITURA MUNICIPAL DE SILVES	FONTE:	RECURSO PRÓPRIO
PREFEITO:	RAIMUNDO PAULINO DE ALMEIDA GRANA		
ASSUNTO:	PLANTA DRENAGEM PLUVIAL		
RESPONSÁVEL TÉCNICO:	ARQ. ADAILZA VILAÇO DE MELO	RRT Nº:	
CAU-A150873-3			

FOLHA:
06/07

ESCALA:
1:100