
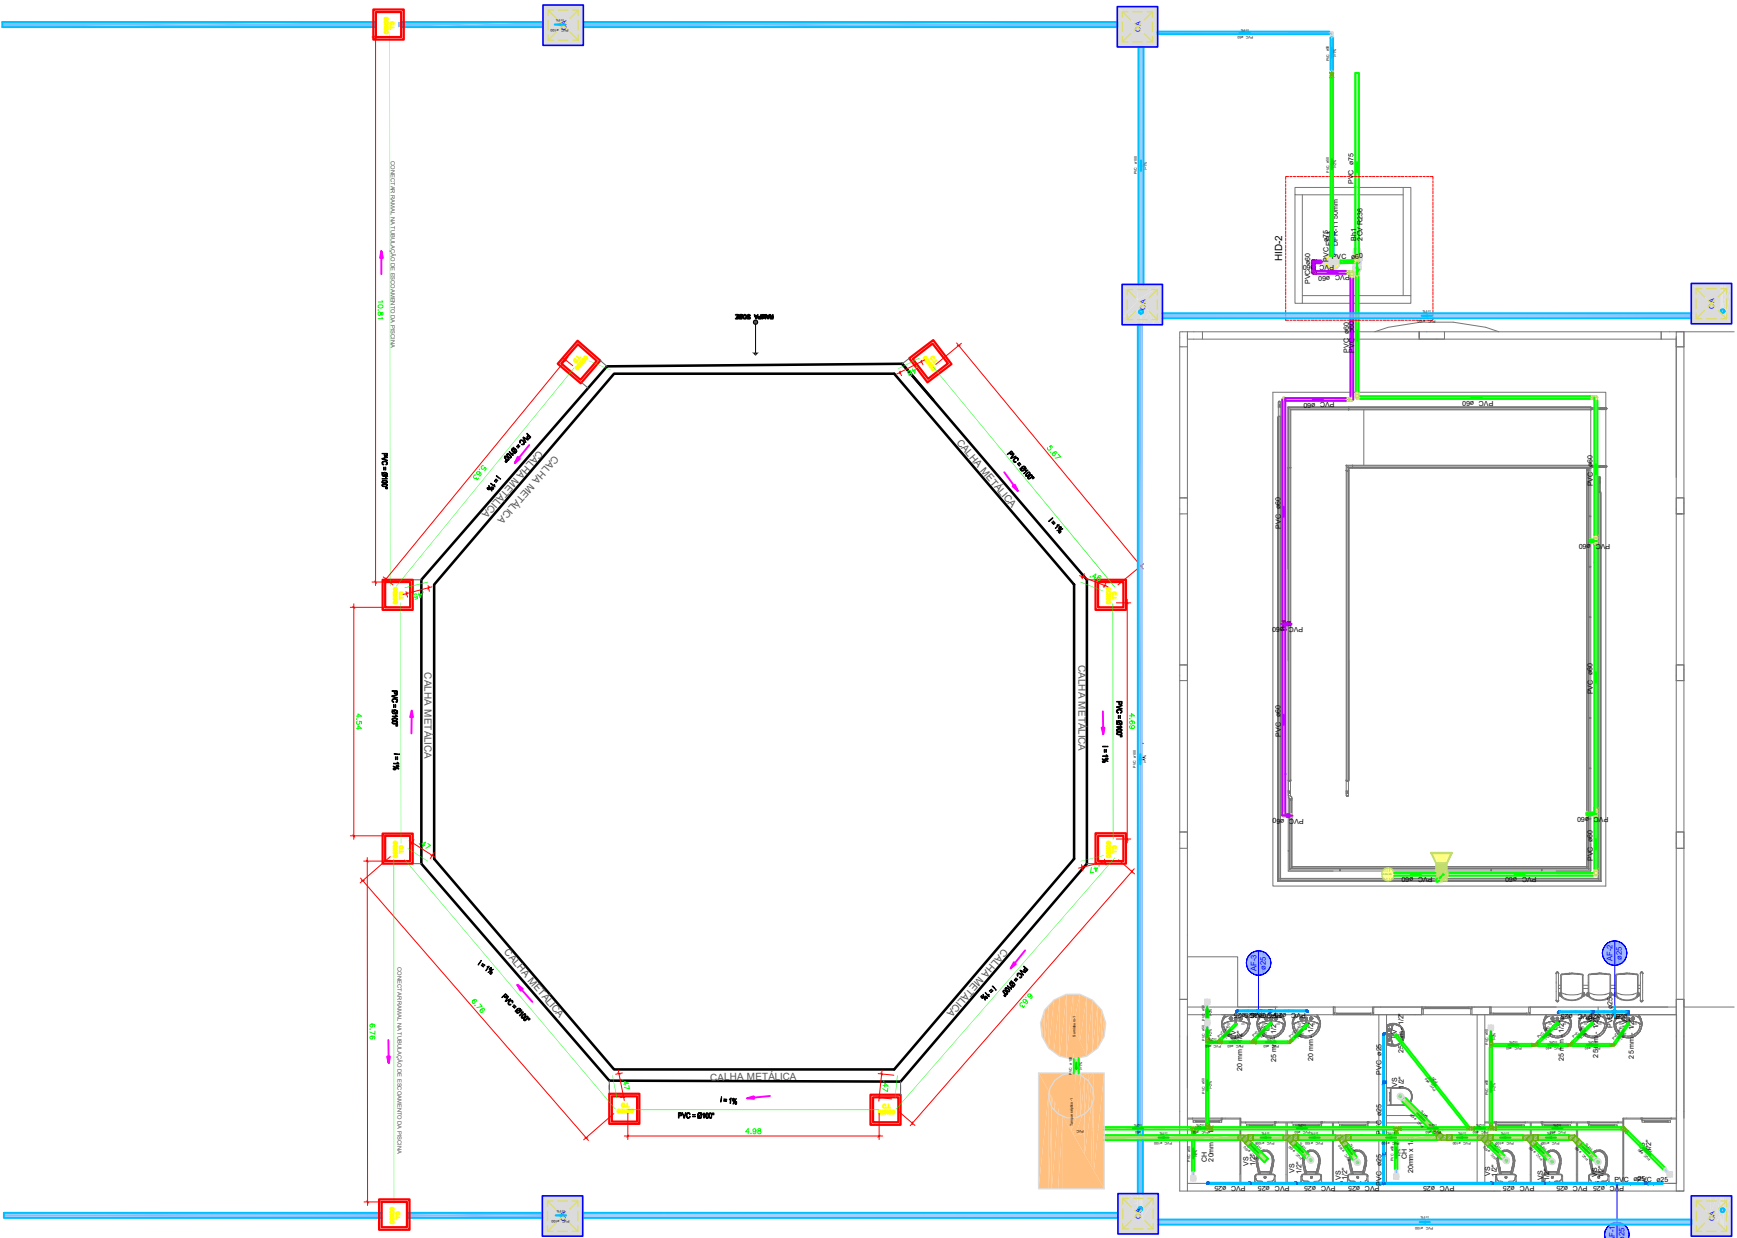


QUADRO DE SERVIÇOS		
	SERVIÇOS	QUANT.
N	ITENS	
01	DRENAGEM	O SISTEMA DE ESCOAMENTO DAS CAIXAS DE PASSAGEM DAS AGUAS PLUVIAIS SERÁ LIGADO AO SISTEMA DE ESCOAMENTO DA PISCINA

LEGENDA		
SIMB	DESCRIÇÃO	QUANT
	TUBO PVC 100MM	80,57m
	CAIXA PASSAGEM CONCRETO ENTERRADA TAMPA COM GRELHA	10
	GRELHA COM TAMPA	10

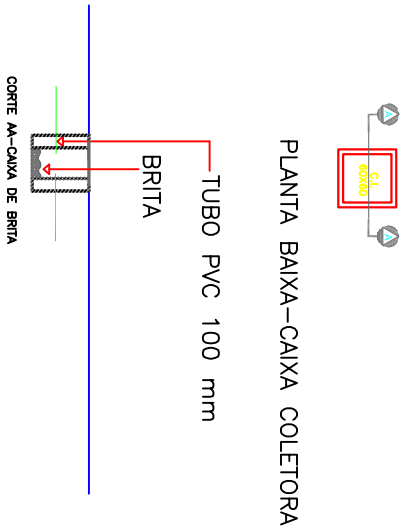

1

PLANTA BAIXA DE DRENAGEM INTERLIGADA

ESC.: 1/150



Estado Amazonas

Prefeitura Municipal de Silves

PREFEITURA MUNICIPAL DE SILVES

SECRETARIA MUNICIPAL DE OBRAS



PREFEITURA MUNICIPAL DE SILVES

SECRETARIA MUNICIPAL DE OBRAS

PROJETO: PROJETO DE REFORMA DO CENTRO DE CONVIVÊNCIA DO IDOSO LINDOLEO VIANA GRANA

CONVENIENTE: PREFEITURA MUNICIPAL DE SILVES

PREFEITO : RAIMUNDO PAULINO DE ALMEIDA GRANA

ASSUNTO: PLANTA BAIXA DE DRENAGEM INTERLIGADA

RESPONSÁVEL TÉCNICO: ARQ. ADALZA VILAÇO SERRA

CAU-A150873-3

FOLHA: 01/01

ESCALA: 1:150